


Łącz rys. 1

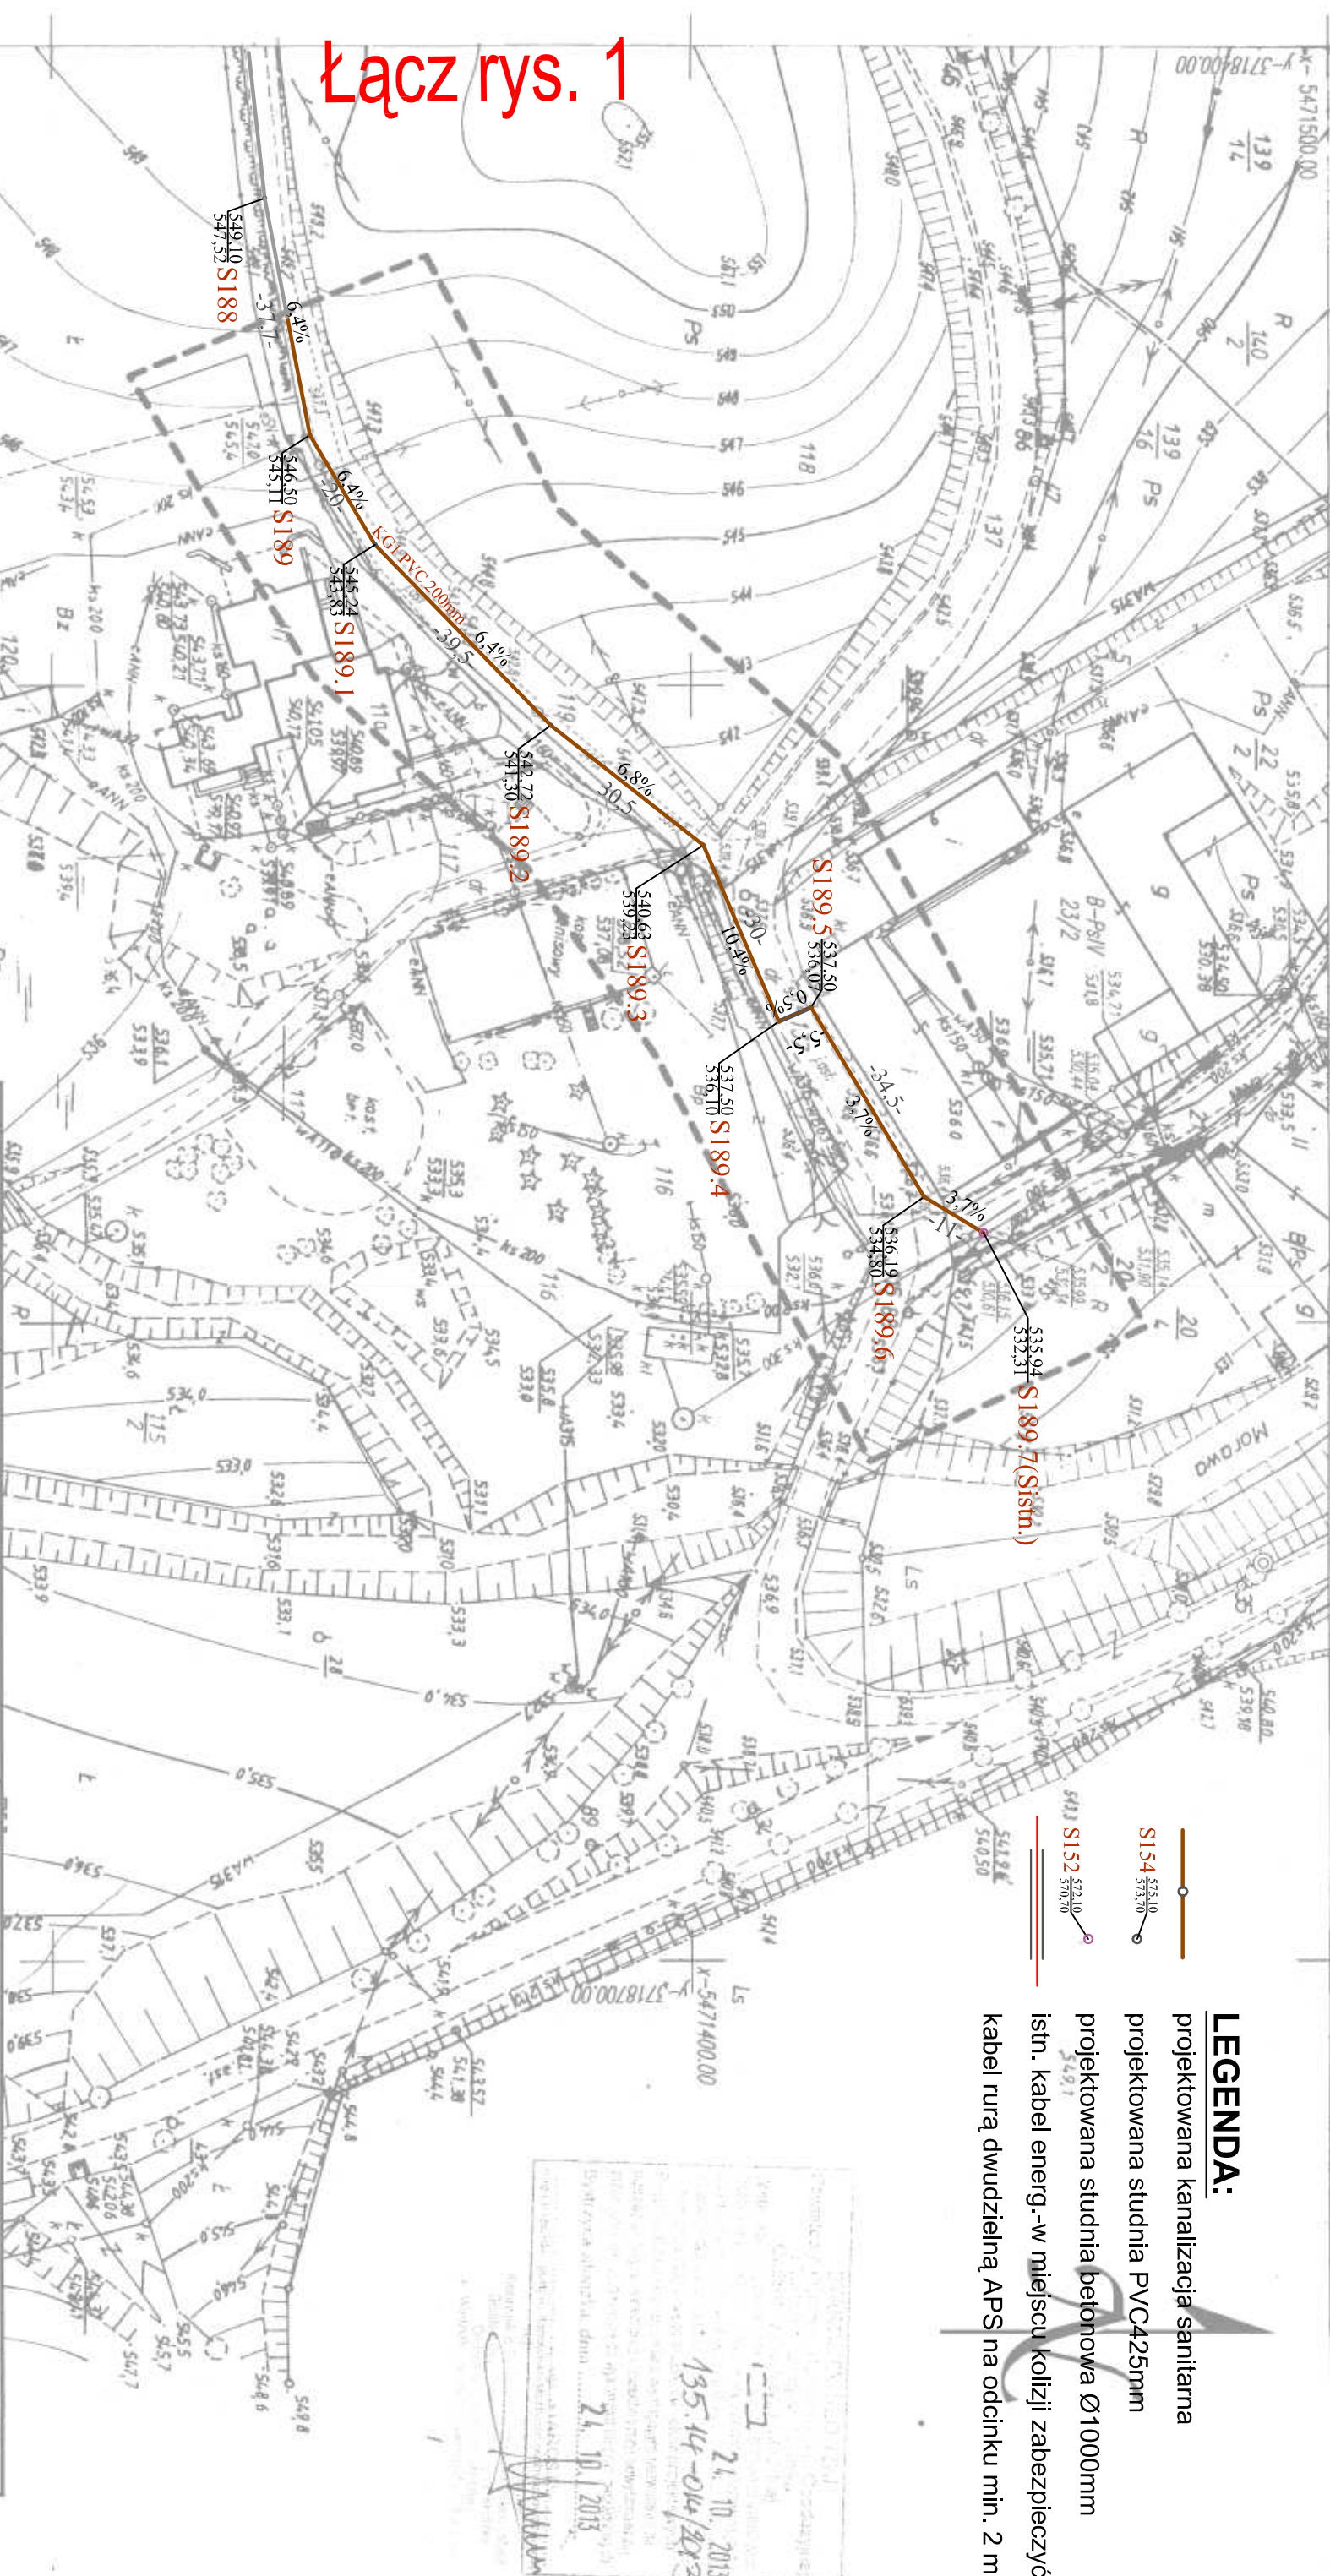

LEGENDA:

projektowana kanalizacja sanitarna

projektowana studnia PVC425mm

projektowana studnia betonowa Ø1000mm

istn. kabel energ.-w miejscu kolizji zabezpieczyć

kabel rurą dwudzielną APS na odcinku min. 2 m

Nr. Dz. 226-4/1/2013 KERG 135.14-014/2013		województwa, dolnośląskie powiat Kłodzki		jednostka ewidencyjna : 020813_5, Stronie Śląskie- obszar wiejski obręb: 0014, Stara Morawa działki: 119, 137		Mapa do celów projektowych skala 1 : 1000		Powstała jako kopia arkusza mapy zasadniczej w skali 1:1000		Mniejsza mapa może służyć do opracowania projektów technicznych uzgadnianych przez Starostę Kłodzkiego		Sporządzili dnia 21. 10. 2013 r. geodeta uprawniony Janusz Biesiadecki	
Informacja o służebnościach gruntowych mających wpływ na zagospodarowanie gruntów, zlokalizowanych w granicach projektowanej inwestycji		Mapa została wykonana służebności		Mapę wykonano w prostokątnych płaskich współrzędnych, Kto		PRZEDSIĘBIORSTWO PRODUKCYJNO-USŁUGOWE "DOMED" Sp. z o.o., ul. Bystrzycka 26, Wrocław		PRZEDSIĘBIORSTWO PRODUKCYJNO-USŁUGOWE "DOMED" Sp. z o.o., ul. Bystrzycka 26, Wrocław		DEODZIA UPRAWNIONY mgr inż. Janusz Biesiadecki		DEODZIA UPRAWNIONY mgr inż. Janusz Biesiadecki	
Funkcja		Imię i nazwisko		Uprawnienia		Data		Podpis		Skala:		Nr rys. 1a	
Proj.inst.sanit.		Magdalena Kucharska		241/DOŚ/06		XI/2013		[Podpis]		1:1000		1a	
Proj.inst.sanit.spr.		Henryk Aleksandruk		361/72/Wr		XI/2013		[Podpis]		1:1000		1a	



Łącz rys. 3

lacz.rys. 4

483.113.242

1:1000

MAPA ZASADNICZA

Założona w r. 1981 przez

OKRĘGOWE PRZEDSIĘBIORSTWO GEODEZYJNO-KARTOGRAFICZNE WE WROCŁAWIU

Kierownik Pracowni inż. H. Kołowski
Specjalista Działu Nadz. i Obs. Robot H. Pawłowska
I-szy Z-ca Dyrektora Naczelny Inżynier mgr inż. A. Dorżok


30.11

25

LEGENDA:

projektowana kanalizacja sanitarna
projektowana studnia PVC-425mm $\varnothing 23 \text{ m}$ $\varnothing 20$
projektowana studnia betonowa $\varnothing 1000 \text{ mm}$
istn. kabel energ.-w miejscu kolizji zabezpieczyć
kabel rurą dwudzielną APS na odcinku min. 2 m $\varnothing 23 \text{ m}$

[illegible]

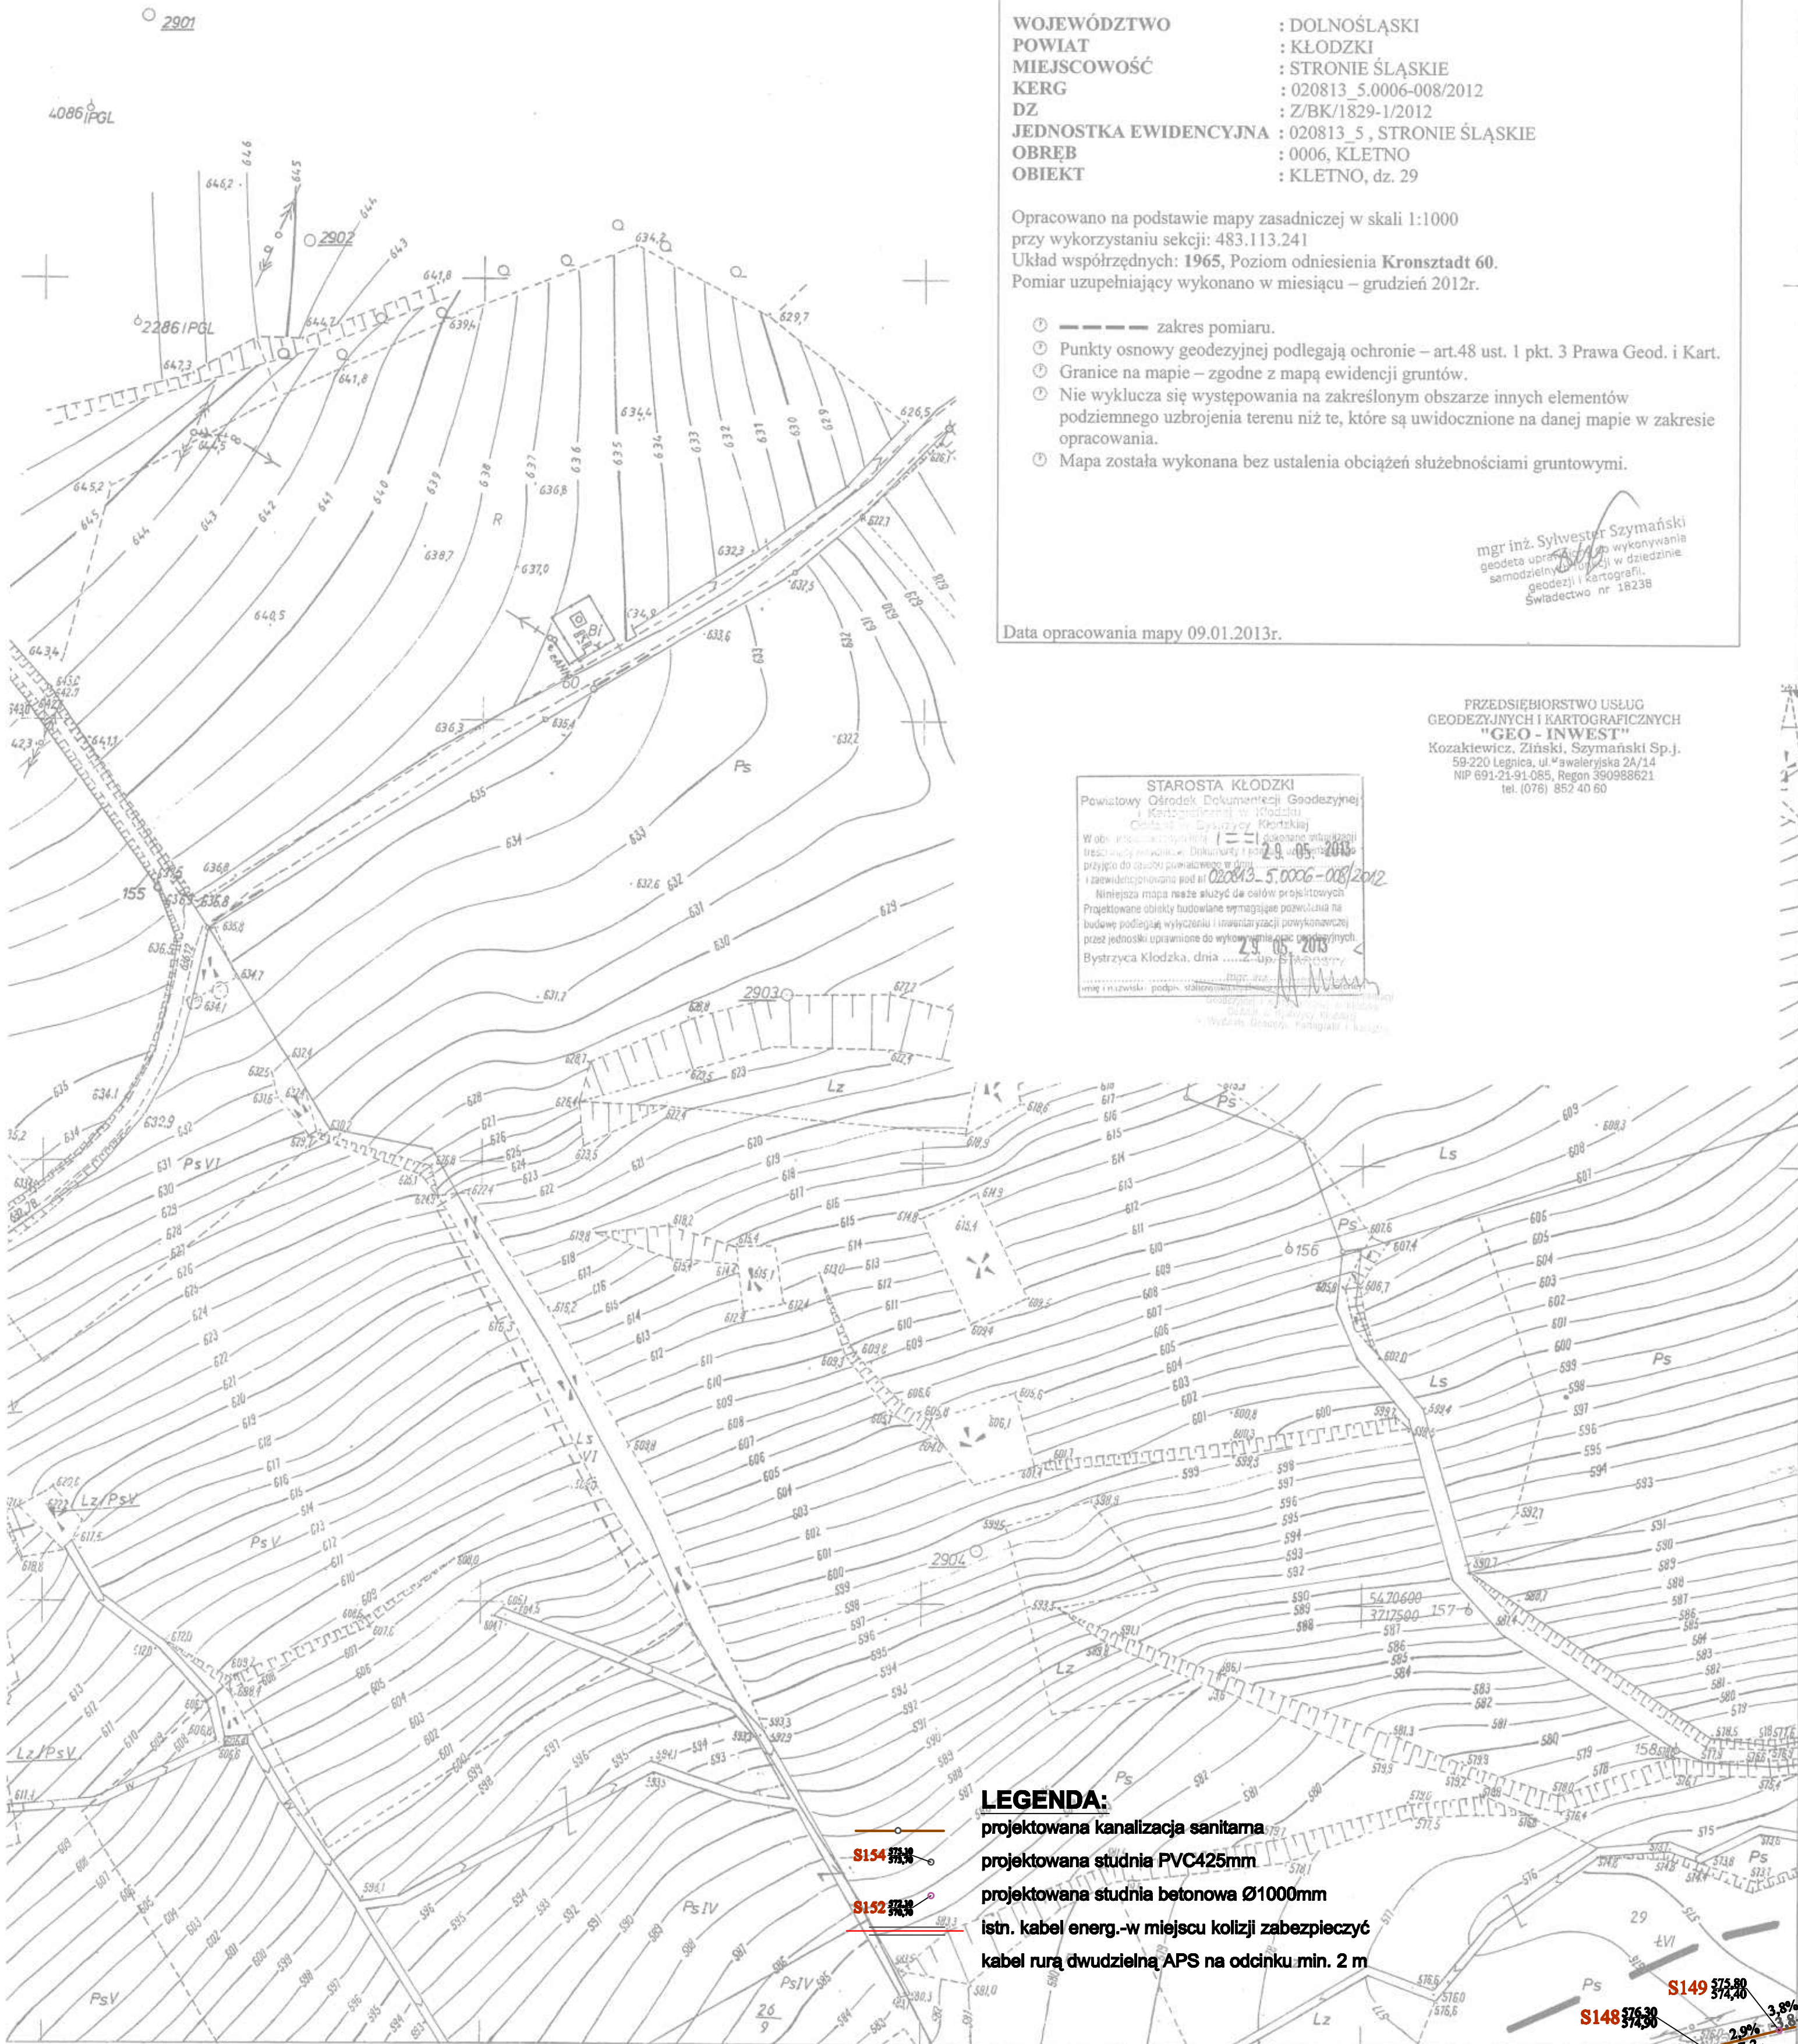

MAPA DO CELÓW PROJEKTOWYCH
SKALA 1:1000

WOJEWÓDZTWO : DOLNOŚLĄSKI
POWIAT : KŁODZKI
MIEJSCOWOŚĆ : STRONIE ŚLĄSKIE
KERG : 020813_5.0006-008/2012
DZ : Z/BK/1829-1/2012
JEDNOSTKA EWIDENCYJNA : 020813_5, STRONIE ŚLĄSKIE
OBREB : 0006, KLETNO
OBIEKT : KLETNO, dz. 29

Opracowano na podstawie mapy zasadniczej w skali 1:1000
przy wykorzystaniu sekcji: 483.113.241
Układ współrzędnych: 1965, Poziom odniesienia Kronsztadt 60.
Pomiar uzupełniający wykonano w miesiącu – grudzień 2012r.

mgr inż. Sylwester Szymański
geodeta uprawniony do wykonywania
samodzielnych robót w dziedzinie
geodezji i kartografii.
Świadectwo nr 18238

Data opracowania mapy 09.01.2013r.

STAROSTA KŁODZKI
Powiatowy Ośrodek Dokumentacji Geodezyjnej
i Kartograficznej w Kłodzku
ul. Bystrzyckiej 26, 55-050 Kłodzko
W obszarze objętym niniejszą mapą nie dokonano zmian w
tracących siłę ewidencji. Dokumenty i dane geodezyjne
przejęte do dyspozycji powiatowego w dniu 29.05.2013r.
i zarejestrowane pod nr 020813_5.0006-008/2012
Niniejsza mapa może służyć do celów projektowych
Projektowane obiekty budowlane wymagające pozwolenia na
budowę podlegają wyłączeniu i inwentaryzacji powykonawczej
przez jednostki uprawnione do wykonywania prac geodezyjnych.
Bystrzyca Kłodzka, dnia 29.05.2013r.
mgr inż. Sylwester Szymański
geodeta uprawniony do wykonywania
samodzielnych robót w dziedzinie
geodezji i kartografii.
Świadectwo nr 18238

**PRZEDSIĘBIORSTWO USŁUG
GEODEZYJNYCH I KARTOGRAFICZNYCH
"GEO-INWEST"**
Kozakiewicz, Ziński, Szymański Sp. j.
59-220 Legnica, ul. Wawaleryjska 2A/14
NIP 691-21-91-085, Regon 390988621
tel. (076) 852 40 60

LEGENDA:
projektowana kanalizacja sanitarna
projektowana studnia PVC425mm
projektowana studnia betonowa Ø1000mm
istn. kabel energ.-w miejscu kolizji zabezpieczyć
kabel rurą dwudzielną APS na odcinku min. 2 m

PRZEDSIĘBIORSTWO PRODUKCYJNO-USŁUGOWE "DOMED" Sp. z o.o., ul. Bystrzycka 26, Wrocław				
Inwestor	Gmina Stronie Śląskie, ul. Kościuszki 55, 57-550 Stronie Śląskie	Stadium	PB	
Inwestycja	Budowa sieci sanitarnych we wsi Kletno gm. Stronie Śląskie	Temat	SIEĆ KANALIZACJI SANITARNEJ	
Treść	PROJEKT ZAGOSPODAROWANIA		Skala: 1:1000	
Funkcja	Imię i nazwisko	Uprawnienia	Data	Podpis
Proj. Inst. sanit.	Magdalena Kucharska	241/DOS/06	XI/2013	
Proj. Inst. sanit. Lep.	Henryk Aleksandruk	361/72/Wr	XI/2013	
				Nr rys. 3

3

Łącz rys. 4

Łącz rys. 2

MAPA DO CELÓW PROJEKTOWYCH
SKALA 1:1000

WOJEWÓDZTWO : DOLNOŚLĄSKIE

POWIAT : KŁODZKI

MIEJSCOWOŚĆ : STRONIE ŚLĄSKIE

KERG : 020813_5.0006-008/2012

D.Z. : Z/BK/1829-1/2012

JEDNOSTKA EWIDENCYJNA : 020813_5. STRONIE ŚLĄSKIE

OBRĘB : 0006- KLETNO

OBIEKT : Kletno, dz. 55

Opracowano na podstawie mapy zasadniczej w skali 1:1000 przy wykorzystaniu sekcji: 483.113.234

Układ współrzędnych: 1965, Poziom odniesienia Kronsztadt 60.

Pomiar uzupełniający wykonano w miesiącu grudzień 2012r.

zakres pomiaru.

Punkty osnowy geodezyjnej podlegają ochronie – art.48 ust. 1 pkt 3 Prawa Geod. i Kart.

Granice na mapie – zgodne z mapą ewidencji gruntów.

Nie wyklucza się występowania na zakreślonym obszarze innych elementów podziemnego uzbrojenia terenu niż te, które są uwidocznione na danej mapie w zakresie opracowania.

Mapa została wykonana bez ustalenia obciążeń służebnościami gruntowymi.

Wykonawca roboty:

mgr inż. Sylwester Szymański

geodeta, uprawniający do wykonywania samodzielnego projektu w dziedzinie geodezji i kartografii

Świadectwo nr 18238

Data opracowania mapy 07.01.2013 r.

Uwzględniono projektowane uzbrojenie

PRZEDSIĘBIORSTWO USŁUG
GEODEZYJNYCH I KARTOGRAFICZNYCH
"GEO-INVEST"

Kozakiewicz, Zbigniew Szymański Sp. z o.o.
58-220 Legnica, ul. Krawalęcka 2A-12
NIP 691-21-61-089, Regon 39058893-1
ul. Krawalęcka 2A-12

STAROSTA KŁODZKI

Powiatowy Ośrodek Dokumentacji Geodezyjnej i Kartograficznej w Kłodzku
Odcinek w Bystrzycy Kłodzkiej
Wzrost: 1829-1-2012, Data: 2013-01-07, Data: 2013-01-07
przebieg linii wodociągowej, gazowej, energetycznej i kanalizacyjnej
i kanalizacyjnej w skali 1:1000
Niniejsza mapa może służyć do celów projektowych
Przebieg linii wodociągowej, gazowej, energetycznej i kanalizacyjnej
przebieg linii wodociągowej, gazowej, energetycznej i kanalizacyjnej
Bystrzyca Kłodzka, dnia 23.05.2013

5

A. Gm. STRONIE ŚL. woj. woiłbrzyskie
obręb Kletno

Łącz rys. 6

LEGENDA:

projektowana kanalizacja sanitarna

projektowana studnia PVC425mm


projektowana studnia betonowa Ø1000mm

istn. kabel energ.-w miejscu kolizji zabezpieczyć

kabel rurą dwudzielną APS na odcinku min. 2 m

PRZEDSIĘBIORSTWO PRODUKCYJNO-USŁUGOWE "DOMED" Sp. z o.o., ul. Bystrzycka 26, Wrocław					
Inwestor	Gmina Stronie Śląskie, ul. Kłodzka 55, 57-550 Stronie Śląskie	Stadium	PB	SIEĆ KANALIZACJI SANITARNEJ	
Inwestycja	Budowa sieci sanitarnych we wsi Kletno gm. Stronie Śląskie	Temat		Skala: 1:1000	
Treść	PROJEKT ZAGOSPODAROWANIA				
Funkcja	Imię i nazwisko	Uprawnienia	Data	Podpis	Nr rys. 5
Proj.inst.sanit.	Magdalena Kucharska	241/DOS/06	XI/2013		
Proj.inst.sanit.kab.	Henryk Aleksandruk	381/72/Wr	XI/2013		
Wyrz. S. Adamczyk, L. Marchniak					

Łącz rys. 4

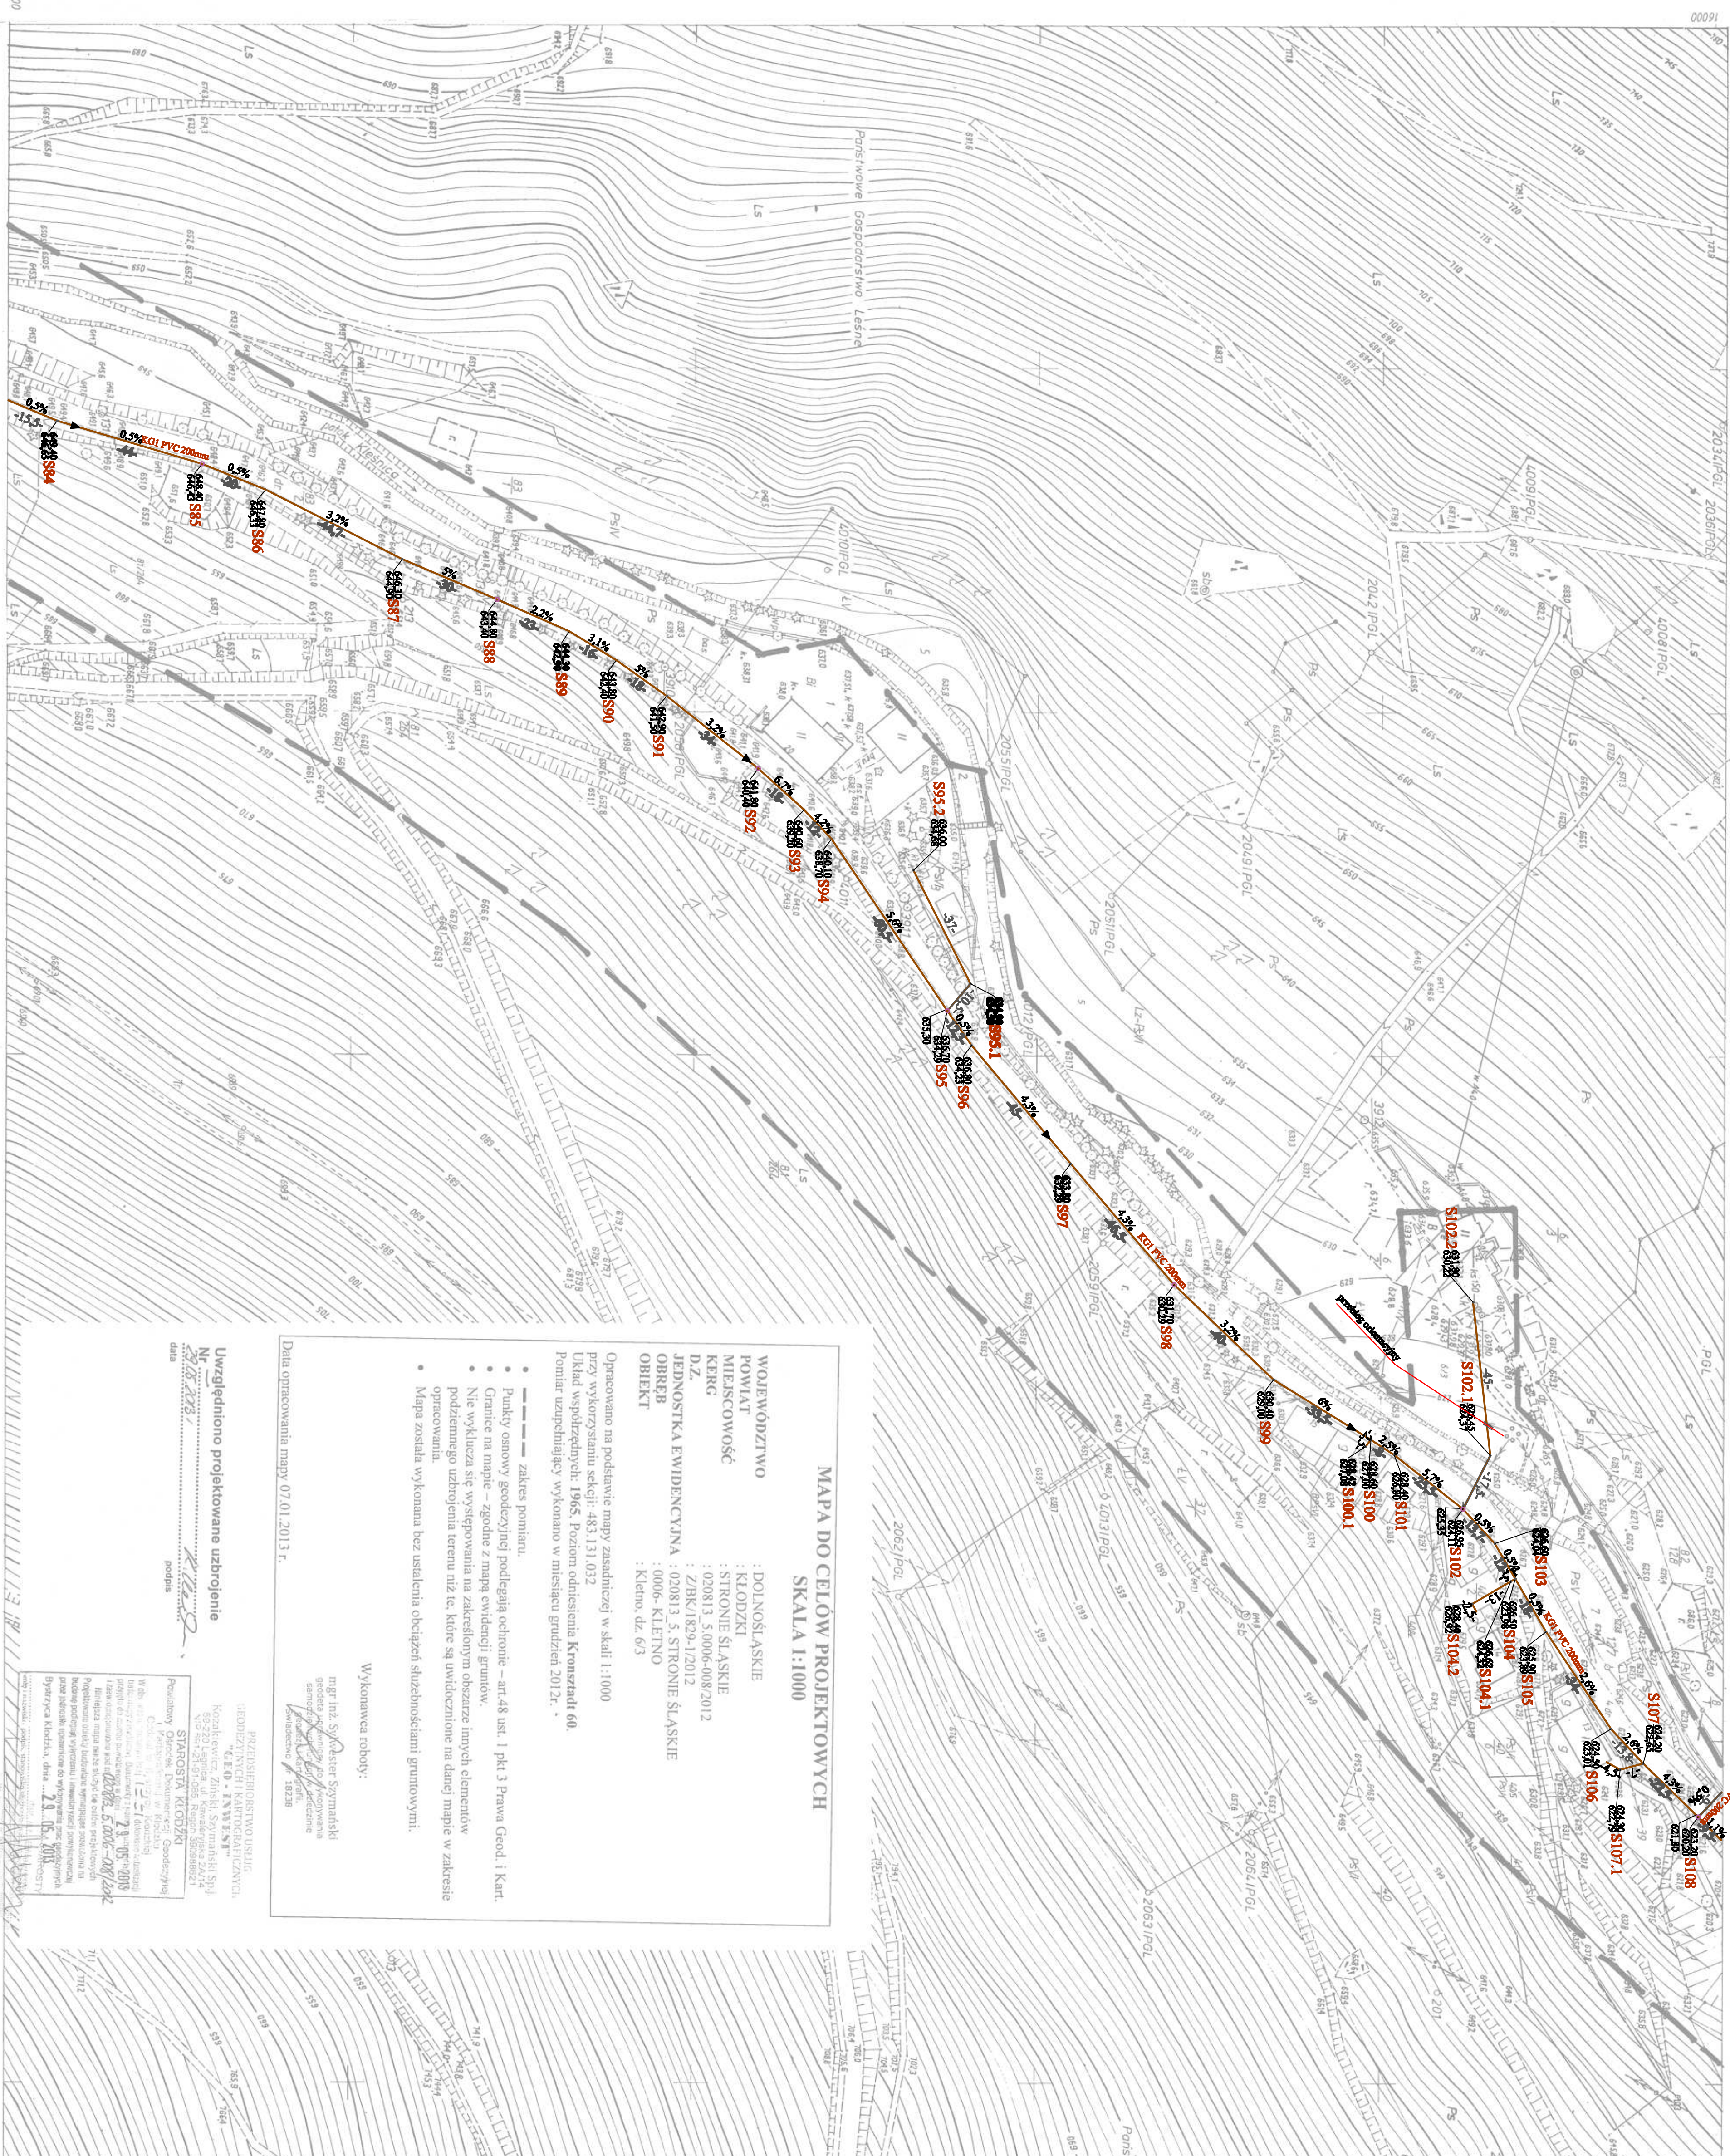

MAPA ZASADNICZA

Założona w r. 1981 przez

OKRĘGOWE PRZEDSIĘBIORSTWO GEODEZYJNO-

KARTOGRAFICZNE WE WROCŁAWIU

1:1000

483.131.032

1:1000

Kierownik Pracowni inż. H. Kotowski

Specjalista Działu Nadz. i Odd. Robót H. Powłowska

1-Szy 4-co Dyrektora Naczelny Inzynier mgr inz. A. Dorzai

30. IV. 1982 T.

3827

LEGENDA:

sanitarna

C425mm

Ø1000mm

2011.01.01 10:00:00

PS na odcinku min. 2 m

PRZESŁABOWIŚCIE WYPRODUKOWAŁOŚĆ "DOKŁAD" Sp. z o.o., ul. Bystrzyckiej 26, Wrocław Investor Gmina Stronie Śląskie, ul. Kościelna 55, 57-550 Stronie Śląskie Investycja ? Budownictwo obiektu mieszkanego, w tym garażu gmin. Stronie Śląskie				Planist PROJEKT ZAGOSZCZAJOWANIA Projektant Inż. J. Krawczyk Uprawnienia Data Pogo Projektant Magdalenka Krawczyńska 24/10/2018 Projektant Inż. J. Krawczyk 30/11/2018 Projektant Inż. J. Krawczyk 30/11/2018		SIĘĆ KANALIZACyjNA Stan 1:1000 Wzrost 6	
---	--	--	--	---	--	---	--

[illegible]



MAPA DO CELÓW PROJEKTOWYCH
SKALA 1:1000

WOJEWÓDZTWO : DOLNOŚLĄSKIE
POWIAT : KŁODZKI
MIEJSCOWOŚĆ : STRONIE ŚLĄSKIE
KERG : 020813_5.0006-008/2012
D.Z. : 020813_5.0016-006/2012
JEDNOSTKA EWIDENCYJNA : 020813_5. STRONIE ŚLĄSKIE
OBREB : 0006- KLETNO
OBIEKT : 0016-LASY STRONIE ŚLĄSKIE
: Kletno,Lasy Stronie Śląskie dz. 81/264 , 83/2

Opracowano na podstawie mapy zasadniczej w skali 1:1000
przy wykorzystaniu sekcji: 483.131.033 , 034
Układ współrzędnych: 1965, Poziom odniesienia Kronsztadt 60.
Pomiar uzupełniający wykonano w miesiącu grudzień 2012r.

- zakres pomiaru.
- Punkty osnowy geodezyjnej podlegają ochronie – art.48 ust. 1 pkt 3 Prawa Geod. i Kart.
- Granice na mapie – zgodne z mapą ewidencji gruntów.
- Nie wyklucza się występowania na zakreślonym obszarze innych elementów podziemnego uzbrojenia terenu niż te, które są uwidocznione na danej mapie w zakresie opracowania.
- Mapa została wykonana bez ustalenia obciążeń służebnościami gruntowymi.

Wykonawca roboty:
mgr inż. Sylwester Szymański
geodeta, uprawniony do wykonywania
samodzielnie i w zespołach
geodezji i kartografii.
Świadectwo nr 18238

Data opracowania mapy 07.01.2013 r.

Uwzględniono projektowane uzbrojenie
Nr 29.05.2013
data podpis

PRZEDSIĘBIORSTWO USŁUG
GEODEZYJNYCH I KARTOGRAFICZNYCH
"GEO-INTEREST"
Kozakiewicz, Ziśki, Szymański Sp. j.
52-220 Łędnica, ul. Kowalewska 2A/14
NIP 780-21-91-055, REGON 380889021
KRS 0000381671

STAROSTA KŁODZKI
Powiatowy Ośrodek Dokumentacji Geodezyjnej
i Kartograficznej w Kłodzku
Część w Bystrzycy Kłodzkiej
W obs. art. 6, rozdziału III, § 1, § 2, § 3, § 1770, §

LEGENDA:

- projektowana kanalizacja sanitarna
- projektowana studnia PVCØ425mm
- projektowana studnia betonowa Ø1000mm
- istn. kabel energ.-w miejscu kółtżj zabezp
- kabel rurą dwudzielną APS na odcinku m

S154 887,33
S153 887,33

MAPA DO CELÓW PROJEKTOWYCH
SKALA 1:1000

WOJEWÓDZTWO : DOLNOŚLĄSKIE
POWIAT : KŁODZKI
MIEJSCOWOŚĆ : STRONIE ŚLĄSKIE
KERG : 020813_5.0006-008/2012
D.Z. : Z/BK/1829-1/2012
JEDNOSTKA EWIDENCYJNA : 020813_5,STRONIE ŚLĄSKIE
OBRĘB : 0006-KLETNO
OBIEKT : Kletno, dz. 1/25 , 1/32 , 1/17 ,

Opracowano na podstawie mapy zasadniczej w skali 1:500
przy wykorzystaniu sekcji: 483.131.0823 , 0841 , 0843
Układ współrzędnych: 1965, Poziom odniesienia Kronsztadt 60.
Pomiar uzupełniający wykonano w miesiącu grudzień 2012r.

- zakres pomiaru.
- Punkty osnowy geodezyjnej podlegają ochronie – art.48 ust. 1 pkt 3 Prawa Geod. i Kart.
- Granice na mapie – zgodne z mapą ewidencji gruntów.
- Nie wyklucza się występowania na zakreślonym obszarze innych elementów podziemnego uzbrojenia terenu niż te, które są uwidocznione na danej mapie w zakresie opracowania.
- Mapa została wykonana bez ustalenia obciążeń służebnościami gruntowymi.

Wykonawca roboty:

mgr inż. Sylwester Szymański
geodeta uprawniający do wykonywania
samodzielnie i bezwzględnie
geodezji i kartografii.
Świadectwo nr 18238

Data opracowania mapy 07.01.2013 r.

Uwzględniono projektowane uzbrojenie

Nr 29/05/2013
data podpis

PRZEDSIĘBIORSTWO USŁUG
GEODEZYJNYCH I KARTOGRAFICZNYCH
"K.E.B. - INŻYNIERSKI"
Kozakiewicz, Ziśki, Szymański Sp. z o.o.
59-220 Legnica, ul. Kawałenyska 2A/14
NIP 661-21-91-035, Regon 390988921
tel. 761 829 40 60

STAROSTA KŁODZKI
Powiatowy Ośrodek Dokumentacji Geodezyjnej
i Kartograficznej w Kłodzku
Odział w Bystrzycy Kłodzkiej
W celu weryfikacji i aktualizacji
dokumentacji geodezyjnej i kartograficznej
przyjęto do zbadania powołanego w dniu 29.05.2013
i zarejestrowano pod nr 29/05/2013
Niniejsza mapa ma być służyć do celów projektowych.
Projektowane obiekty budowlane wymagają pozwolenia na
budowę podlegają wytyczeniu i inwentaryzacji powykonawczej
przez jednostki uprawnione do wykonywania prac geodezyjnych
Bystrzyca Kłodzka, dnia 29.05.2013



Wykonawca roboty:


mgr inż. Sylwester Szymański
geodeta uprawniający do wykonywania
samodzielnych wykonywań w dziedzinie
geodezji i kartografii.
Świadczenia nr 1823B

Data opracowania mapy 07.01.2013 r.

Uwzględniono projektowane uzbrojenie

data podpis

PRZEDSIĘBIORSTWO USŁUG
GEODEZYJNY I KARTOGRAFICZNY
"GEO-INVEST"
Kozakiewicz, Zbigniew Szymański & Sp. z o.o.
69-220 Legnica, ul. Kawalerzyjska 24/1
NIP: 69-1-21-085, REGON 390039622
tel. 71 761 852, e-mail: g-invest@poczta.onet.pl

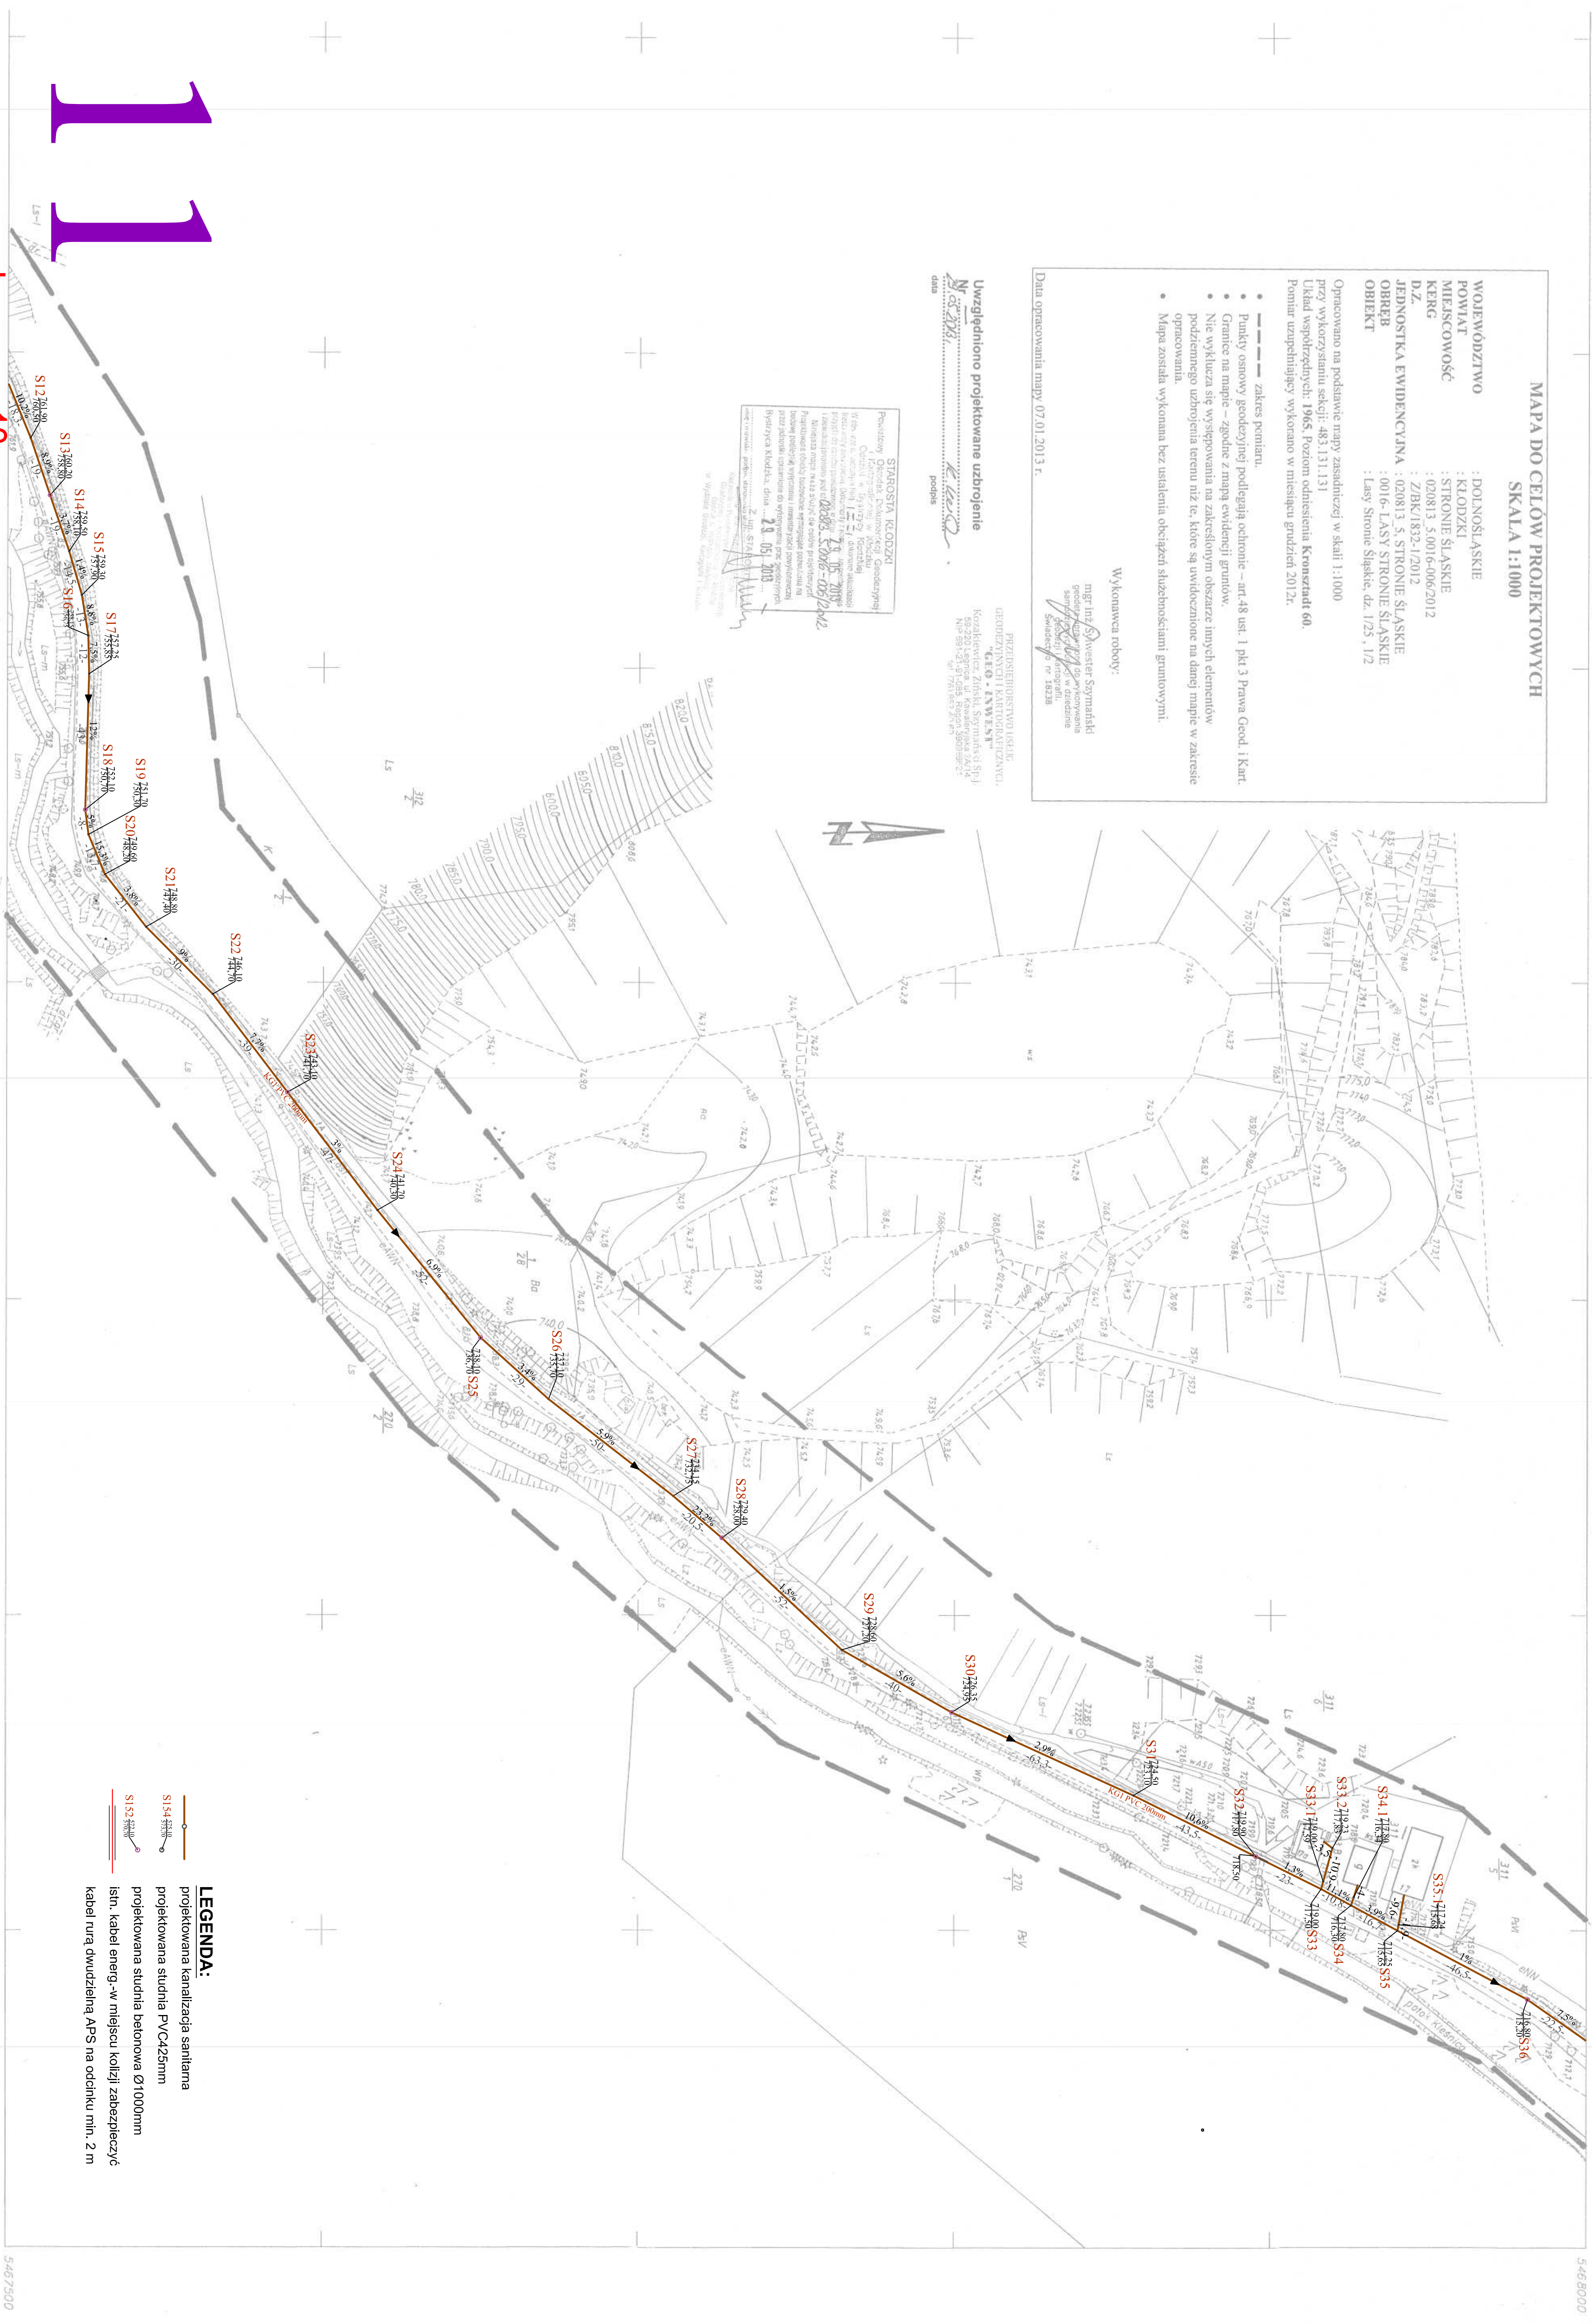[illegible]

LEGENDA:

projektowana kanalizacja sanitarna
projektowana studnia PVCø25mm
projektowana studnia betonowa Ø1000mm
projektowana studnia betonowa Ø1000mm
istn. kabel energ.-w miejscu kolizji zabezpieczyć
kabel rurą dwudzielną APS na odcinku min. 2 m

Łącznyś. 12

MAPA SYTUACYJNA

Założona w r. 2002 przez

Matopolską Grupę Geodezyjno Projektową s.a.

W Tarnowie

[illegible]


0834	A	133
------	---	-----

A. Gm. Stronie Śląskie woj. dolnośląskie

1. Obręb: Lasy Stronie Śląskie

PREZEDNIJELO OSTRVOVO PROJEKCIJNO-USLUGOVNO "DOMIER" 30. z.o.o., ul. Bistrzycka 26, Wrocław			
Investor	Gmina Stronie Śląskie, ul. Kościeliska 55, 57-500 Stronie Śląskie	Stadium	PB
Inwestycja	Budowa sieci szkieletowej we wsi Kietno, gm. Stronie Śląskie	Temat	SIĘĆ KANALIZACJI SANITARZNEJ
Treść:	PROJEKT ZAGOSPODAROWANIA		
Funkcja	Inżynier i zainżynier Uprawnienia	Data	Stron: 17/1000
Projektant: Magdalena Kucharska Projektant samit: 3617/O/S/66 Projektant samit: 34/12/OW Projektant samit: Henryk Aleksandrowicz Projektant samit: XI/2013 Projektant samit: XI/2013	Podpis	Nr rys.: 11	

Łącz rys. 11

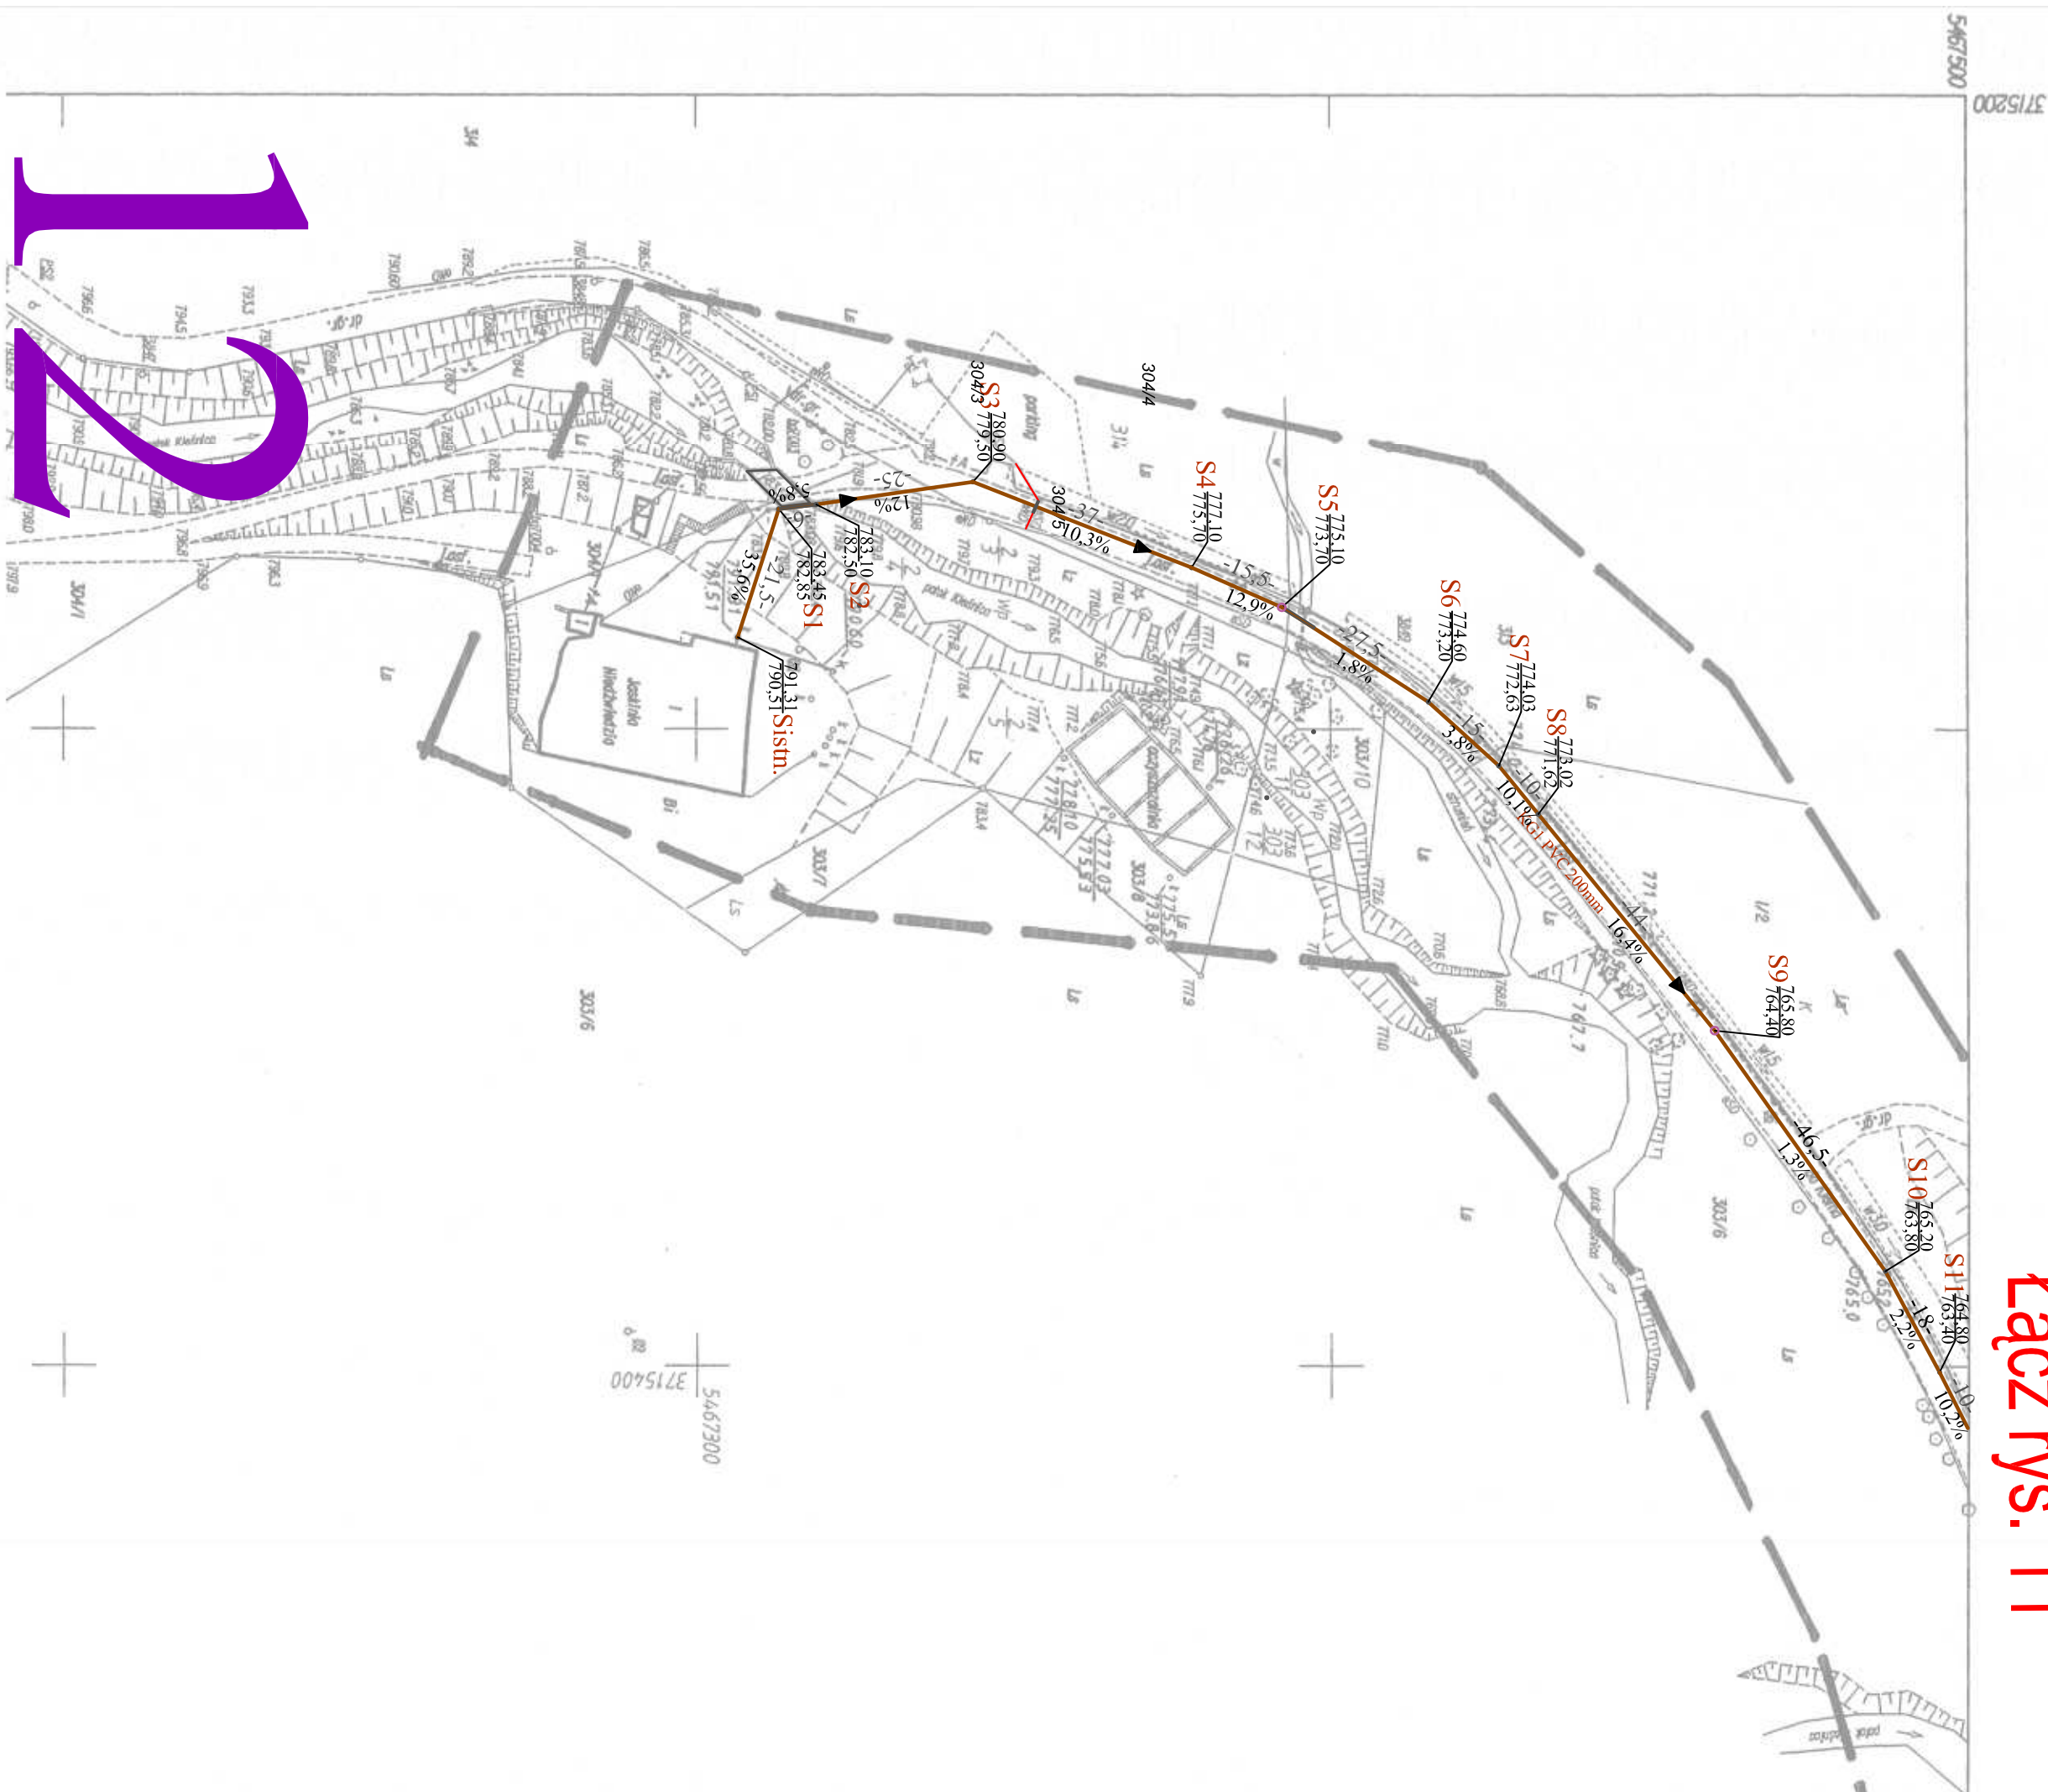

Uwzględniono projektowane uzbrojenie
Nr 218.20.01
data 2013.01
podpis

MAPA DO CELÓW PROJEKTOWYCH
SKALA 1:1000

WOJEWÓDZTWO : DOLNOŚLĄSKIE
POWIAT : KŁODZKI
MIEJSCOWOŚĆ : STRONIE ŚLĄSKIE
KERG : 020813_5_0016-006/2012
D.Z. : Z/BK/1832-1/2012
JEDNOSTKA EWIDENCYJNA : 020813_5_STRONIE ŚLĄSKIE
OBRĘB : 0016-LASY STRONIE ŚLĄSKIE
OBIEKT : Lasy Stronie Śląskie, dz. 1/2, 303/6, 2/2, 3/3

Opracowano na podstawie mapy zasadniczej w skali 1:1000 przy wykorzystaniu sekcji: 483.131.133
Układ współrzędnych: 1965, Poziom odniesienia Kronsztadt 60.
Pomiar uzupełniający wykonano w miesiącu grudzień 2012r.

- zakres pomiaru.
- Punkty osnowy geodezyjnej podlegają ochronie – art.48 ust. 1 pkt 3 Prawa Geod. i Kart.
- Granice na mapie – zgodnie z mapą ewidencji gruntów.
- Nie wyklucza się występowania na określonym obszarze innych elementów podziemnego uzbrojenia terenu niż te, które są uwidocznione na danej mapie w zakresie opracowania.
- Mapa została wykonana bez ustalenia obciążeń służebnościami gruntowymi.

Wykonawca roboty:
mgr inż. Sylwester Szymański
geodeta uprawiony do wykonywania
samodzielnych M/K w dziedzinie
geodezji kartografii,
Świadczeń nr 18238

PRZEDSIĘBIORSTWO USŁUG
GEODEZYJNYCH I KARTOGRAFICZNYCH
"GEO-INVEST"
Kozłkiewicz, Zbigniew Szymański Sp. z o.o.
58-220 Kłódzka, ul. Kanałowa 24/7A
NIP: 581-231-581 REGON: 140988927
KRS: 00001711122 00 00

STAROSTA KŁODZKI
Powiatowy Ośrodek Dokumentacji Geodezyjnej
Ośrodek Dokumentacji Geodezyjnej
Wskazanie na mapie 1:2000
przebieg do linii projektowanej w skali 1:2000
i zaopiniowanie pod nr 218.20.01-5_0016-006/2012
Niniejsza mapa ma służyć do celów projektowych
Projektowane odległości wyliczone z mapy i z pomiarów
budowlanych podlegają weryfikacji i ewentualnej korekturze
przez jednostki uprawnione do wykonywania geodezyjnych
Byszycka Kłódzka, dnia 20.05.2013.
Załącznik nr 1 do projektu
Załącznik nr 1 do projektu

LEGENDA:

- projektowana kanalizacja sanitarna
- projektowana studnia PVC425mm
- projektowana studnia betonowa Ø1000mm
- istn. kabel energ.-w miejscu kolizji zabezpieczyć
- kabel rurą dwudzielną APS na odcinku min. 2 m

PRZEDSIĘBIORSTWO PRODUKCYJNO-USŁUGOWE "DOMED" Sp. z o.o., ul. Bystrzycka 26, Wrocław				
Inwestor	Gmina Stronie Śląskie, ul. Kościuszki 55, 57-550 Stronie Śląskie			Stadium
Inwestycja	Budowa sieci sanitarnych we wsi Kletno, gm. Stronie Śląskie			Temat
Treść	PROJEKT ZAGOSPODAROWANIA			Podpis
Funkcja	Imię i nazwisko	Uprawnienia	Data	Skala: 1:1000 Nr rys. 12
Proj.inst.sanit.	Magdalena Kucharska	241/DOŚ/06	XI/2013	
Proj.inst.sanit.spr.	Henryk Aleksandruk	361/72/Wr	XI/2013	